

(黄练镇葵新村从爱哒乐蛋鸡养殖场到葵凌屯和官界屯排水工程项目)

(给排水)专业

(施工图)



顺风建筑规划设计有限公司

(二零二五年一月)

工程设计证书编号: A235044076

福建省工程勘察设计注册	
顺风建筑规划设计有限公司	
资质	范围: 建筑
等级: 乙级	证书: A235044076
有效期至: 2026年06月	

图 纸 目 录

序号 Serial No.	图 纸 名 称 TITLE OF DRAWINGS	图 号 DRAWING No.	规 格 SIZES	附 注 NOTE
01	图纸目录	SS-00	A3	
02	主要经济指标表	SS-01	A3	
03	区域图	SS-02	A2	
04	建设位置平面图	SS-03	A2	
05	新建1、2#水渠平面图	SS-04	A2	
06	新建3、4#水渠平面图	SS-05	A2	
07	新建5#水渠平面图	SS-06	A2	
08	新建6#水渠平面图	SS-07	A3	
09	新建7#水渠平面分幅图（一）~（五）	SS-08	A3	
10	1#水渠纵断面	SS-09	A3	
11	1#水渠大样图（一）~（二）	SS-10	A3	
12	2#水渠纵断面	SS-11	A3	
13	2#水渠大样图（一）~（二）	SS-12	A3	
14	3#水渠纵断面	SS-13	A3	
15	3#水渠大样图（一）~（二）	SS-14	A3	
16	4#水渠纵断面	SS-15	A3	
17	4#水渠大样图	SS-16	A3	
18	5#水渠纵断面	SS-17	A3	
19	5#水渠大样图（一）~（二）	SS-18	A3	
20	6#水渠纵断面	SS-19	A3	
21	6#水渠大样图（一）~（二）	SS-20	A3	
22	7#水渠纵断面（一）~（四）	SS-21	A2	
23	7#水渠大样图（一）~（五）	SS-22	A2	
24	-			
25	-			
26	-			
27	-			
28	-			
29	-			

序号 Serial No.	图 纸 名 称 TITLE OF DRAWINGS	图 号 DRAWING No.	规 格 SIZES	附 注 NOTE
30	-			
31	-			
32	-			
33	-			
34	-			
35	-			
36	-			
37	-			
38	-			
39	-			
40	-			
41	-			
42	-			
43	-			
44	-			
45	-			
46	-			
47	-			
48	-			
49	-			
50	-			
51	-			
52	-			
53	-			
54	-			
55	-			
56	-			
57	-			
58	-			

设计单位
DESIGN UNIT




顺风建筑规划设计有限公司

工程设计证书编号: A235014076

说明
本图纸的版权, 属顺风建筑规划设计有限公司所有, 不得用于本工程以外范围。
本图纸留手续齐全方可用于施工。

设计专用章
DESIGN APPROPRIATION CHAPTER

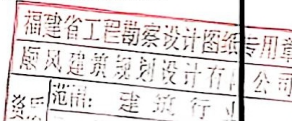

注册执业证书编号: A235014076
REGISTERED SERIAL NO.: 2026年08月

建设单位
ORGANIZATION
贵港市覃塘区贵城镇人民政府

项目名称
ITEM NAME
贵城镇东新村从爱塘乐蛋鸡养殖场到爱塘电和自升电排水工程项目

子项名
SUB PROJECT

图纸名称
DRAWING TITLE
图纸目录

项目负责人 PROJECT DIRECTOR	编 号	姓 名
审定人 APPROVED BY	册 号	姓 名
专业负责人 TECHNICAL RESPONSIBLE BY	白 姓	姓 名
审 核 人 ELABORATED BY	白 姓	姓 名
校 对 人 CHECKED BY	册 号	姓 名
设计人 DESIGNED BY	白 姓	姓 名
制图人 DRAWN BY	白 姓	姓 名
设计编号 PROJECT No.	SF-B25004	
版次 VERSION	A	图号 DRAWING NO.
比例 SCALE	1:100	日期 DATE
专业 EXPRESSION	给排水	图别 STATUS

设计单位
DESIGN UNIT



顺风建筑规划设计有限公司


工程设计证书编号: A235044076

说明

本图纸的版权, 属顺风建筑规划设计有限公司所有, 不得用于本工程以外范围。
本图纸留手续齐全方可用于施工

设计专用章

DESIGN APPROPRIATION CHAPTER

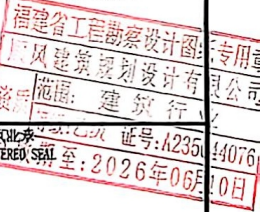

建设单位

ORGANIZATION

贵港市覃塘区贵桥镇人民政府

项目名称

ITEM NAME

贵桥镇东新村从里乐蛋鸡养殖场
别墅发电和官界电排水工程项目

子项名

SUB PROJECT

图纸名称

SHEET TITLE

主要经济技术指标表

项目负责人

PROJECT DIRECTOR

姓 名

陈金

审定人

APPROVED BY

姓 名

何少峰

专业负责人

PROFESSOR RESPONSIBLE BY

姓 名

白永林

审核人

EXAMINED BY

姓 名

白永林

校对人

CHECKED BY

姓 名

周晓君

设计人

DESIGNED BY

姓 名

白永林

制图人

DESIGNED BY

姓 名

白永林

设计编号

PROJECT No.

SF-B25004

版次

VERSION

A

图号

ENVIRONMENTAL

SS-01

比例

SCALE

1:100

日期

DATE

2025.01

专业

PROFESSIONAL

给排水


图别

STATUS

施工图

渠道特性表

序号	渠道名称	渠道桩号	渠道设计长度 (m)	净宽 (m)	净深 (m)	左渠肩宽 (m)	右渠肩宽 (m)	C15砼底板厚 (m)	渠道型式	加固方式
1	1#渠道	K0+000~K0+159	159	2.0	0.8	0.4	0.4	0.12	矩形	M7.5浆砌砖渠肩, C15砼衬砌底板
2	2#渠道	K0+000~K0+169	169	2.0	1.0	0.2	0.2	0.12	矩形	M7.5浆砌砖渠肩, C15砼衬砌底板
3	3#渠道	K0+000~K0+155	155	2.0	1.0	0.2	0.2	0.12	矩形	M7.5浆砌砖渠肩, C15砼衬砌底板
4	4#渠道	K0+000~K0+072	72	1.6	1.0	0.2	0.2	0.12	矩形	M7.5浆砌砖渠肩, C15砼衬砌底板
5	5#渠道	K0+000~K0+154	154	2.0	1.0	0.2	0.2	0.12	矩形	M7.5浆砌砖渠肩, C15砼衬砌底板
6	6#渠道	K0+000~K0+224	224	2.0	1.0	0.2	0.2	0.12	矩形	M7.5浆砌砖渠肩, C15砼衬砌底板
7	7#渠道	K0+000~K0+475	475	2.0	1.0	0.2	0.4	0.12	矩形	M7.5浆砌砖渠肩, C15砼衬砌底板
		K0+475~K1+313	838	1.8	1.0	0.2	0.2	0.12	矩形	M7.5浆砌砖渠肩, C15砼衬砌底板
共计			2246							
其他工程	名称	规格	数量							
1	地岩石挖除平整	面积*厚度: 171.8*0.5m	共85.9m³							
2	拆除双边浆砌石	厚度*高度: 0.4*0.7m	共159.0m							
3	拆除单边浆砌石	厚度*高度: 0.2*0.6m	共169.0m							

 设计单位 DESIGN UNIT  抚顺风建筑规划设计有限公司 工程设计证书编号: A236041076			
说明 本图纸的版权, 属抚顺风建筑规划设计有限公司所有, 不得用于本工程以外范围。 本图纸需手续齐全方可用于施工。			
设计专用章 DESIGN APPROPRIATION QUAPTER			
设计单位盖章 DESIGNED SEAL 			
建设单位 CLIENT 兴港市望塔区兴塔镇人民政府			
项目名称 PROJECT NAME 黄旗堡梁新村从爱凌乐蛋鸡养殖场到菜地电和首升电排水工程项目			
子项名 SUB PROJECT			
图纸名称 DRAWING TITLE 建设位置总平面图			
项目负责人 PROJECT DIRECTOR	姓 名	陈 伟	
审定人 APPROVED BY	姓 名	郭 俊	
专业负责人 SPECIALIZED RESPONSIBLE BY	姓 名	闫 林	
审核人 CHECKED BY	姓 名	闫 林	
校对人 CHECKED BY	姓 名	周 明	
设计人 DESIGNED BY	姓 名	闫 林	
制图人 DRAWING BY	姓 名	闫 林	
设计编号 PROJECT NO.	SS-825004		
版次 VERSION	A	图号 DRAWING NO.	SS-03
比例 SCALE	1:100	日期 DATE	2025. 01
专业 PROFESSIONAL	给排水	图别 STATUS	施工图

图例：

—— 原有土渠

- - - 新建水渠




0 20 50M

北

新建1、2#水渠平面图 1:1000

	设计单位	DESIGN UNIT
	设计证书编号：	A23S014706
	说明 本图依的版权、制图人建筑规划设计师有限公司所有，不得用于本工程以外范围。 水图依据手续齐全方可用于施工。	
	设计专用章 	
	注册执业印章： 	
	建设单位 温州市瓯海区霞浦镇人民政府	
	项目名称 霞浦镇委新村从爱味至菜坊养殖场到发电和开井电排水利工程项目	
	子项名 M3 PROJECT	
	图纸名称 新建1、2取水渠平面图	
项目负责人 PROJECT DIRECTOR	姓名	林文斌
专业负责人 SPECIAL RESPONSIBLE IN CHARGE	姓名	何永华
审核人	姓名	何永华
校对人	姓名	阿如星
绘图人	姓名	何永华
设计人	姓名	何永华
设计编号 MOULT NO.	SF-BZ5004	
版次 REVISION	A	图号 DRAWING NO
比例 SCALE	1:100	日期 DATE
专业术语 EXPLANATIONS	给排水工程	竣工图

中文	英字	日期	中文	英字	日期
力量			硬通		
建筑			游泳池		
结构			电气		

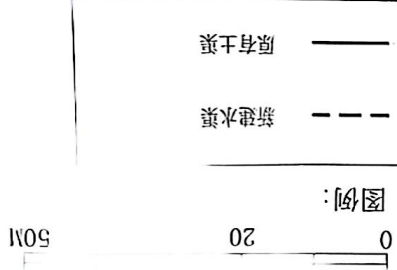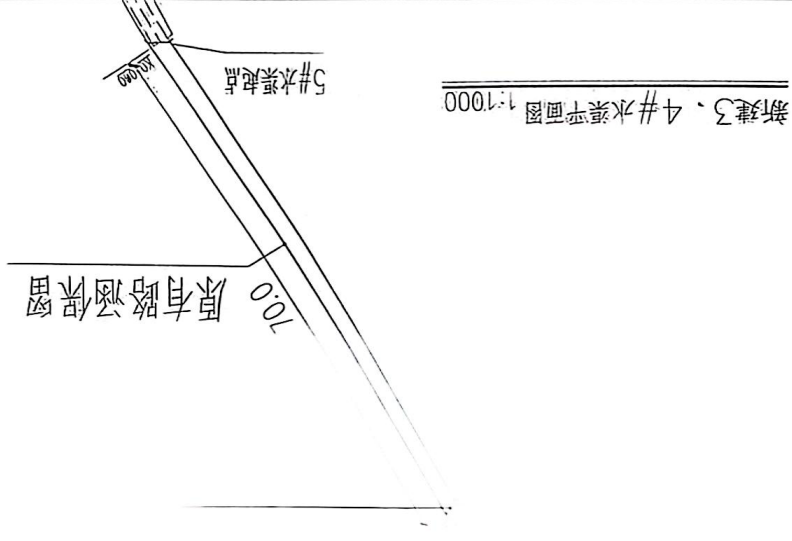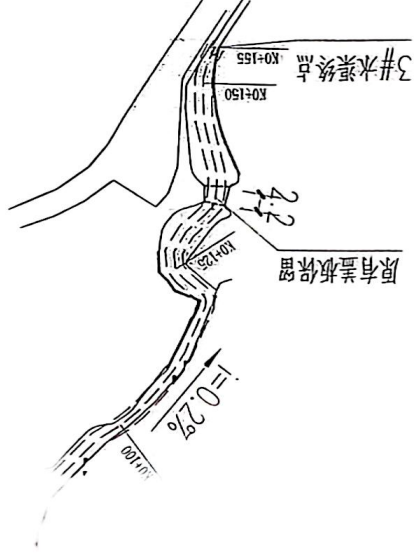

设计单位	顺风建筑设计有限公司 工程设计证书编号：A230441076
说明	本图底的版权，属顺风建筑规划设计公司所有，不得用于本工程以外范围。 本图底需手续齐全方可用于施工。
设计专用章	DESIGN APPROPRIATION CHAPTER
注册执业资格	注册建筑师 REAL ESTATE CONSULTANT
建设单位	贵阳市观山湖区人民法院
项目名称	贵阳市观山湖区人民法院
子项名称	商业楼及新村从东至第五层商场到配电和给排水工程工程项目
图纸名称	SHEET TITLE
设计编号	设计编号
比例	比例
日期	日期
竣工图	竣工图

图例	名称	符号
----	----	----

专业	签字	日期	专业	签字	日期
方案			暖通		
建筑			给排水		
结构			电气		



图例



设计单位
DESIGN UNIT



顺风建筑设计有限公司
工程设计证书编号: A230110016

说明

本图纸的版权、属顺风建筑设计
设计有限公司所有,不得用于本
工程以外范围。
本图纸需手签字全方可用于施工。

设计专用章
DESIGN APPROVAL CHAPTER

顺风建筑设计有限公司
风电图样制发

注册建筑师 证书编号: A230110016
日期: 2026年08月10日

建设单位
ADDRESS
贵阳市息烽县息烽镇人民政府

项目名称
项目名称
贵阳市息烽县息烽镇人民政府

子项名称
子项名称
贵阳市息烽县息烽镇人民政府

图纸名称
SHEET TITLE
贵阳市息烽县息烽镇人民政府

项目负责人 PROJECT DIRECTOR	姓名	姓名
审定人 APPROVED BY	姓名	姓名
专业负责人 SPECIALIST RESPONSIBLE	姓名	姓名
制图人 DRAWN BY	姓名	姓名
设计人 DESIGNED BY	姓名	姓名
校对人 CHECKED BY	姓名	姓名
审核人 REVIEWED BY	姓名	姓名
设计编号 DRAWING NO.	SF-B2504	姓名
按次 REVISION	A	图号 DRAWING NO.
比例 SCALE	1:100	日期 DATE
专业 DISCIPLINE	给排水	图别 DRAWING TYPE
	施工图	施工图

专业	签字	日期	专业	签字	日期
力学			暖通		
建筑			电气		
结构					



设计单位
DESIGN UNIT
顺风建筑设计有限公司
工程设计证书编号: A235044076

说明
本图纸的版权、属顺风建筑设计
设计有限公司所有,不得用于本
工程以外范围。
本图底需手签字方可用于施工。

设计专用章
DESIGN APPROPRIATION CHAPTER

工程名称
PROJECT NAME

建设单位
CLIENT
泉港经济开发区管理委员会

项目名称
PROJECT NAME
泉港经济开发区变电站内涝治理
项目污水处理工程

建设单位
CLIENT

项目名称
PROJECT NAME
泉港经济开发区内涝治理工程

设计单位
DESIGN UNIT

项目负责人
RESPONSIBLE PERSON
陈文

设计人
DESIGNER

审核人
CHECKER

项目负责人
RESPONSIBLE PERSON

设计人
DESIGNER

审核人
CHECKER

项目负责人
RESPONSIBLE PERSON

设计人
DESIGNER

审核人
CHECKER

项目负责人
RESPONSIBLE PERSON

设计人
DESIGNER

审核人
CHECKER

项目负责人
RESPONSIBLE PERSON

设计人
DESIGNER

审核人
CHECKER


项目负责人
RESPONSIBLE PERSON

设计人
DESIGNER


审核人
CHECKER

项目负责人
RESPONSIBLE PERSON

1	2	3	100
---	---	---	---	---	---	---	---	---	----	----	-----

 设计单位 DESIGN UNIT			
顺风建筑规划设计有限公司 工程设计证书编号: A235041076			
说明 本图纸的版权, 属顺风建筑规划设计有限公司所有, 不得用于本工程以外范围。 本图纸需手续齐全方可用于施工。			
设计专用章 DESIGN APPLICATION CHAPTER			
			
注册执业号 REGISTERED SEAL 号: A235041076 2026-06-10			
建设单位 MANAGER			
贵港市港北区贵港镇人民政府			
项目名称 PROJECT NAME			
贵港新港新村从贵港乐源动升农场到贵港电和村升电村水工程项目			
子项名 SUBJECT			
图纸名称 DRAWING TITLE			
居住区水景平面图(四)			
项目负责人 PROJECT DIRECTOR	姓名	陈云	
审定人 CHECKER	姓名	许世华	
专业负责人 SPECIALIST	姓名	何玉林	
主持人 HOST	姓名	何玉林	
设计人 DESIGNER	姓名	何玉林	
校对人 CORRECTOR	姓名	何玉林	
设计人 DESIGNER	姓名	何玉林	
制图人 DRAWER	姓名	何玉林	
设计编号 DESIGN NO.	SF-025004		
版次 VERSION	A	图号 DRAWING NO.	SS-08
比例 SCALE	1:100	日期 DATE	2025.01
专业 SPECIALTY	给排水	图别 DRAWING TYPE	施工图

项目负责人	姓名	陈元
单位	职称	研究员
专业负责人	职称	王乃林
设计主持人	职称	王乃林
校对人	职称	阿依尼
设计人	职称	王乃林
绘图人	职称	王乃林
设计编号	日期	SS-025004
修改次数	图号	SS-08
比例	日期	2025. 01
专业	图例	施工图

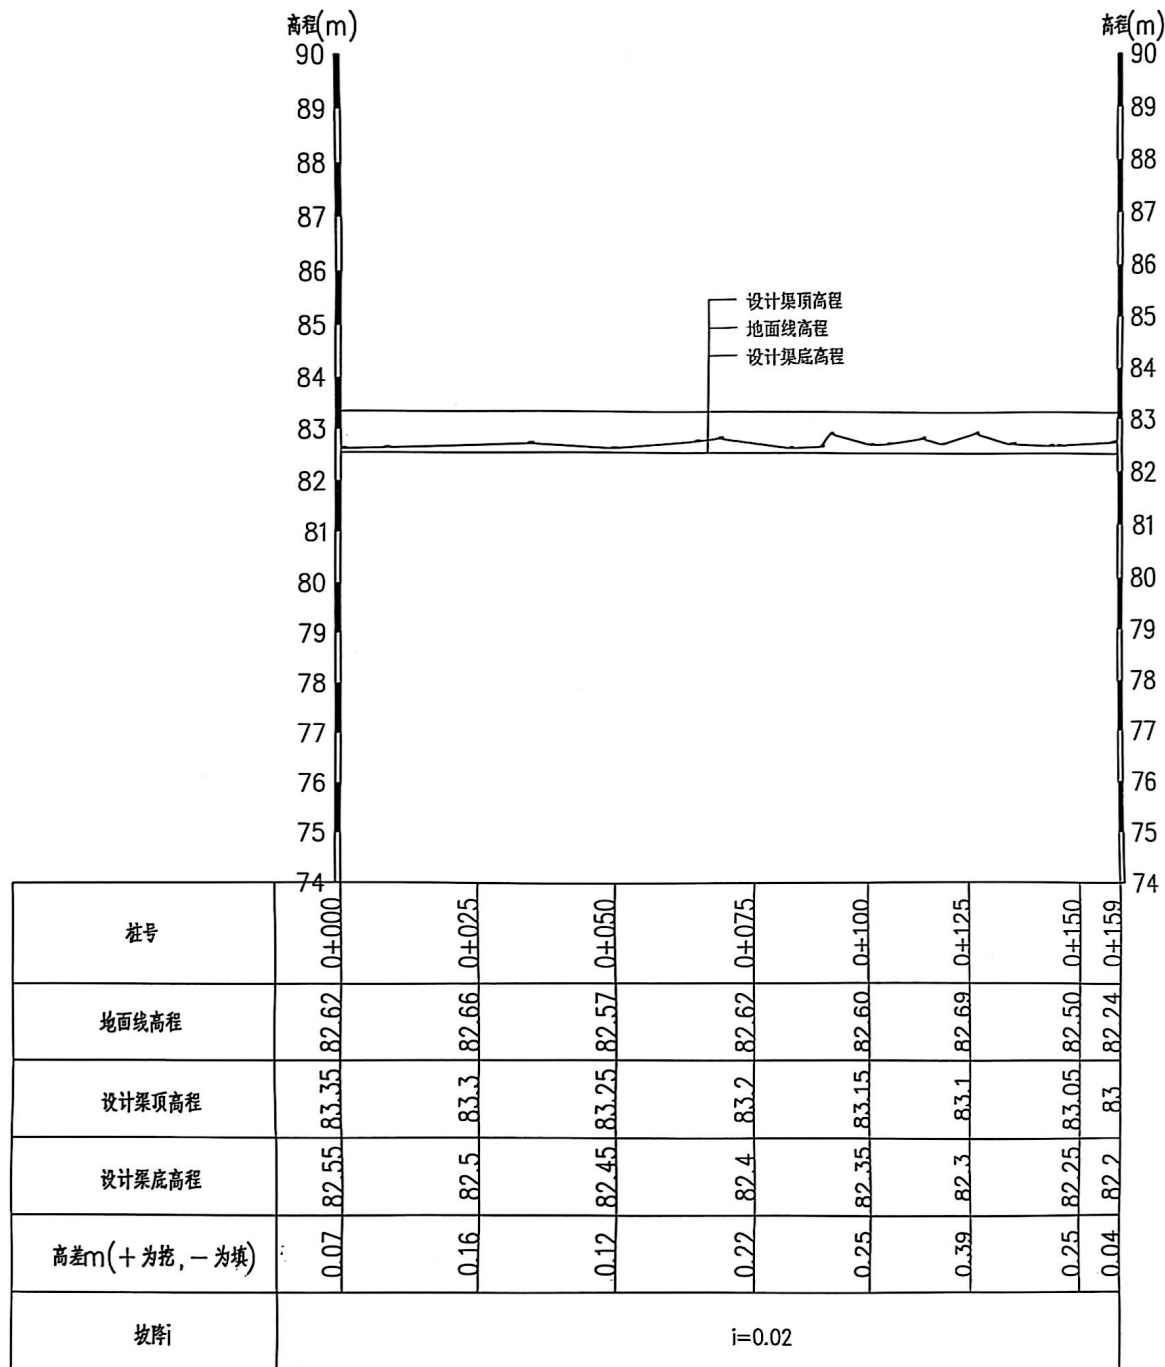

1#纵断面 纵向 1:100
横断 1:1000

设计单位
DESIGN UNIT

顺风建筑规划设计有限公司


工程设计证书编号: E215149115

说明

本图版权归顺风建筑规划设计有限公司所有,不得用于本工程以外项目。
本图经签字齐全方可用于施工。

设计专用章

DESIGN PROFESSIONAL SEAL

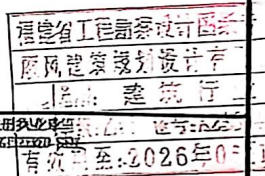

注册执业证书编号: 注册土木(水工) 00000000000000000000
有效期至: 2026年03月

建设单位

厦门市湖里区人民政府

项目名称

厦门市湖里区从溪社区金鸡亭农场
排水渠整治工程

子项名称

排水渠

图纸名称

1#水渠纵断面

项目负责人

姓名: 陈文

审定人

姓名: 陈文

专业负责人

姓名: 陈文

审核人

姓名: 陈文

校对人

姓名: 陈文

设计人

姓名: 陈文

制图人

姓名: 陈文

设计编号

SF-202004

版次

图号: SS-09

比例

1:100 日期: 2025.01

专业

给排水 图别: 施工图



设计单位
DESIGN UNIT

顺风建筑规划设计有限公司
工程设计证书编号: A235044076

说明
本图底的版权、归顺风建筑规划
设计有限公司所有,不得用于水
工程以外范围。
本图底图手续齐全方可用于施工。

设计专用章
DESIGN APPROVAL CHARTER

福建顺风工程勘察设计有限公司
注册城乡规划师及勘察设计人员
执业证号: A235044076
有效期至: 2026年06月10日

建设单位
GASTAVER

项目名称
TMM NAME
顺风建筑新村从爱路至爱路项目
到爱路和官路水电工程

子项目名称
SUB PROJECT

图底名称
DRAWING TITLE
1#水渠大样图

项目负责人
PROJECT MANAGER

市定人
CITY DESIGNER

专业负责人
SPECIALIST

审核人
CHECKER

校对人
CORRECTOR

设计人
DESIGNER

制图人
DRAWING MAN







设计编号
DESIGN NO.
SF-025004

 
图号
DRAWING NO.
SS-10

比例
SCALE
1:100


日期
DATE
2025. 01

专业
SPECIALITY
给排水

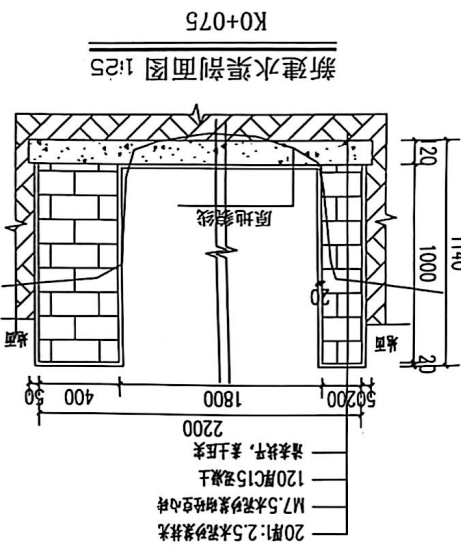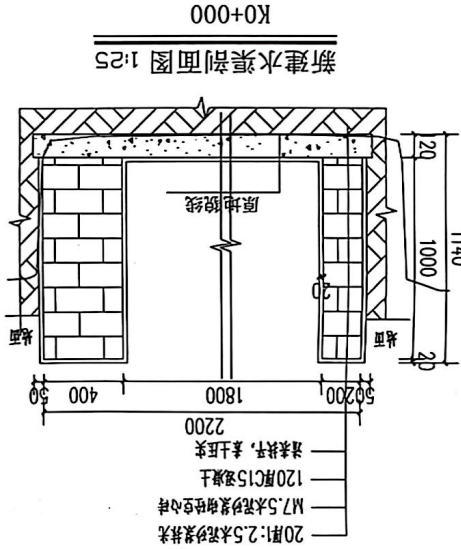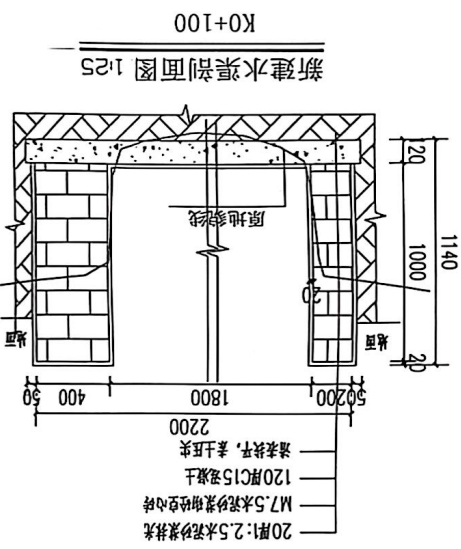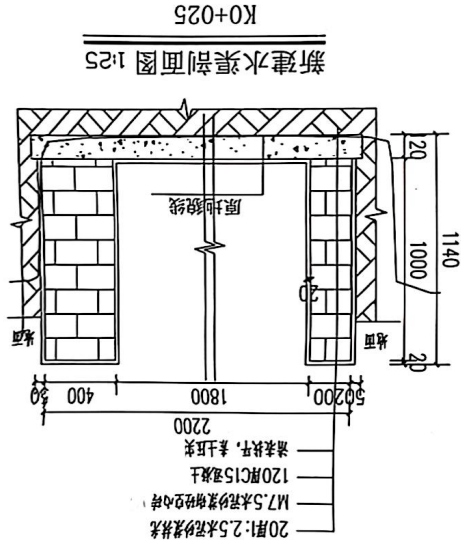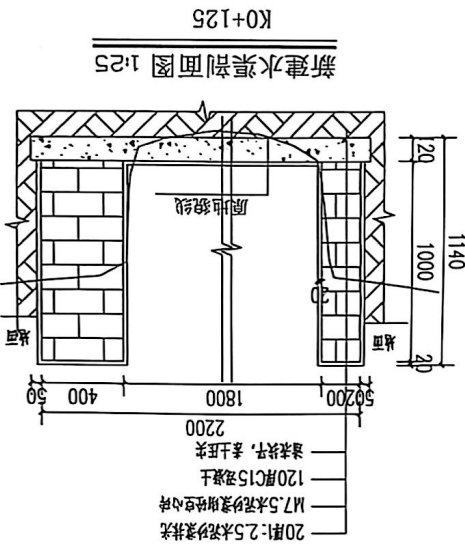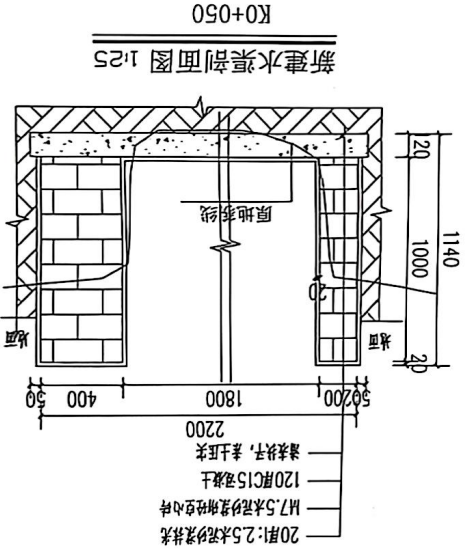




8、本图及说明如有未详尽之处，均按照国家标准或行业现行有关标准的规定执行。

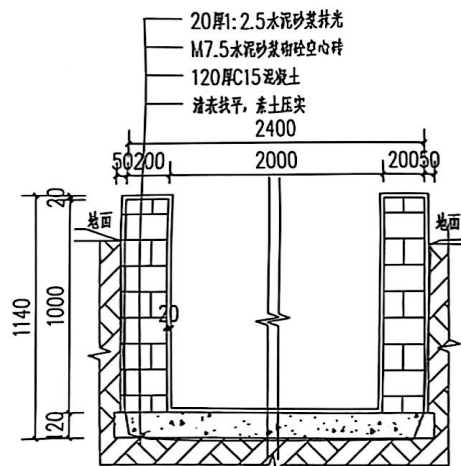

新建水渠剖面图 1:25

K0+150

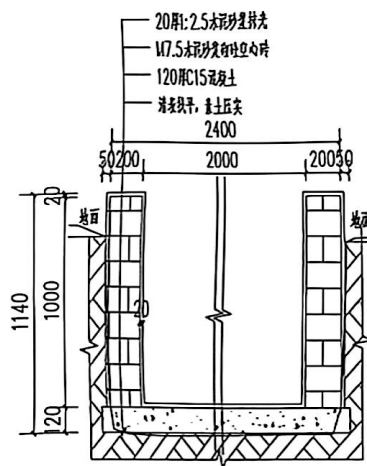


新建水渠剖面图 1:25

K0+169

说明:

1. 图中尺寸单位以mm计, 桩号以km+m计, 地面标高以现场为准。
2. 基础开挖需挖至实土, 超挖部分需回填土, 填土方基面需清理干净, 不得含有腐殖物, 填土压实度小于0.90。
3. 渠道部分束窄渠道渠肩外侧须回填土, 上述回填土均不能采用根植土、腐植土、淤泥土等土质, 并应夯实度0.92以上。
4. 渠道底板采用现浇C15砼, 厚120mm, 边墙采用MU7.5水泥砂浆砌MU7.5空心砌块, 砌块规格为390×190×190mm; 渠道侧墙均采用1:2.5水泥砂浆抹面厚为20mm, 顶部均采用1:2水泥砂浆抹面, 厚为20mm厚, 底板每10m设一道伸缩缝, 缝宽20mm, 采用1:2沥青砂浆填缝;
5. 现浇砼、抹面使用水泥砂浆的水泥采用强度等级为42.5R普通硅酸盐水泥。
6. 排水坡度按原有地形坡度放坡, 如原地形无坡度则按0.2%放坡
7. 渠道理论上每间隔30m设置一个放水缺口, 也可根据实际需要预留, 渠道小闸槽结合放水口位置布置。
8. 本图及说明如有未详尽之处, 均按照国家或行业现行有关标准的规定执行。

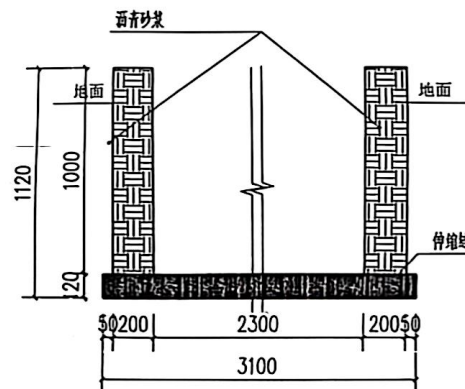

沉降缝断面图 1:25

设计单位
DESIGN UNIT



顺风建筑规划设计有限公司


工程设计证书编号: A235041076

说明

本图纸的版权, 属顺风建筑规划设计有限公司所有, 不得用于本工程以外范围。
本图纸手续齐全方可用于施工。

设计专用章

DESIGN APPROPRIATION CHAPTER

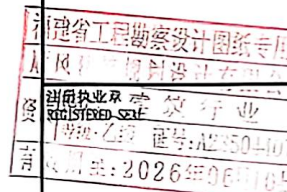

建设单位

贵阳市观山湖区观山湖镇人民政府

项目名称

贵阳市观山湖区观山湖镇人民政府
到发站和首末站水工程

子项名

水工程

图纸名称

2#水渠大样图

项目负责人

项目负责人: 王小明

审定人

审定人: 王小明

专业负责人

专业负责人: 王小明

审核人

审核人: 王小明

设计人

设计人: 王小明

设计编号

设计编号: SF-B25004

版次

版次: 1

比例

比例: 1:100

图号

图号: SS-12

日期


日期: 2025.01

专业

专业: 给排水

图别

图别: 施工图

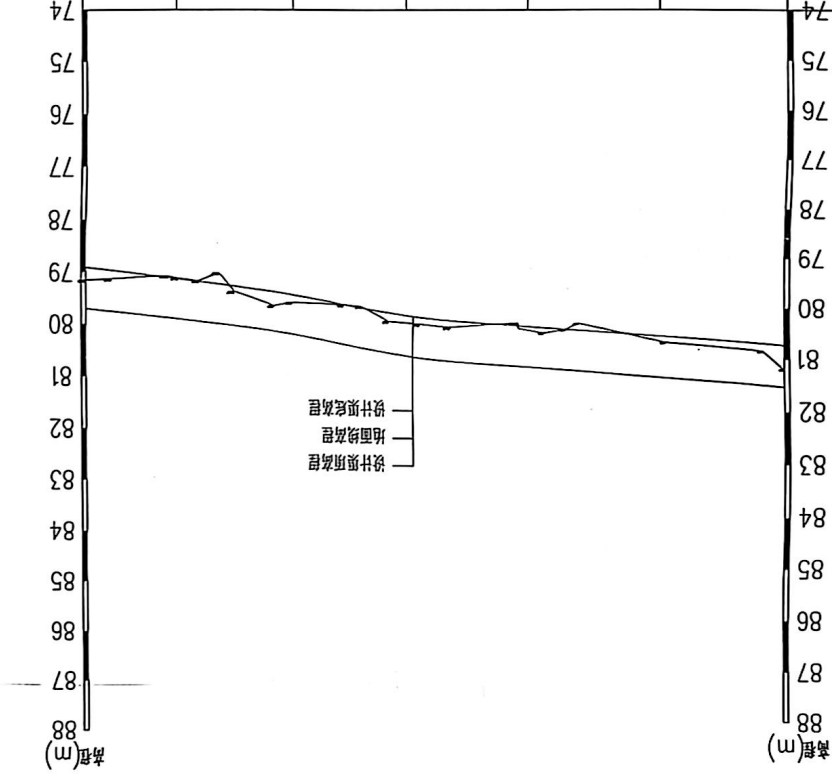

3#纵断面
纵向 1:100
横向 1:1000

[illegible]

工程设计证书编号: A235041076

木图纸留手续齐全方可用于施工

注册工程师
 注册执业资格
 注册编号: A225044070
 有效期至: 2026年06月01日

证书号: A2350-410

2019年07月27日

建设单位

贵港市覃塘区人民政府

项目名称	数量	单位	金额
1. 材料费			
2. 人工费			
3. 机械费			
4. 其他费			
5. 管理费			
6. 利润			
7. 税金			
8. 合计			

凤城经济开发区外发55米盐碱弃渣场
利源沙中和宜界中提水工程项目

子引名
聖訓集

图低公总

35水里大坪田

项目负责人	王
-------	---

制定人	邵力中
-----	-----

专业负责人	自聚昆	归石林
-------	-----	-----

人 校 市	自 然 科	加 工 科
-------	-------	-------

姓名	性别	年龄	职业
王小明	男	25	教师
李小红	女	30	医生
张华	男	35	工程师
刘伟	男	40	经理
陈丽	女	45	会计
赵强	男	50	工人
孙悦	女	55	退休
周涛	男	60	农民
吴静	女	65	家庭主妇
郑宇	男	70	公务员
冯娜	女	75	教授
马飞	男	80	作家
宋佳	女	85	艺术家
黄磊	男	90	科学家
徐敏	女	95	企业家

EXIT EXITED	出	出
----------------	---	---

白乳粉	加不林
-----	-----


PROJECT &	ST-02004
-----------	----------

FD/DA	:	PAUSE IN	8-11
11/11/11			

Score	Rate	Score	Rate
90	90%	90	90%
80	80%	80	80%
70	70%	70	70%
60	60%	60	60%
50	50%	50	50%
40	40%	40	40%
30	30%	30	30%
20	20%	20	20%
10	10%	10	10%
0	0%	0	0%



4#水渠

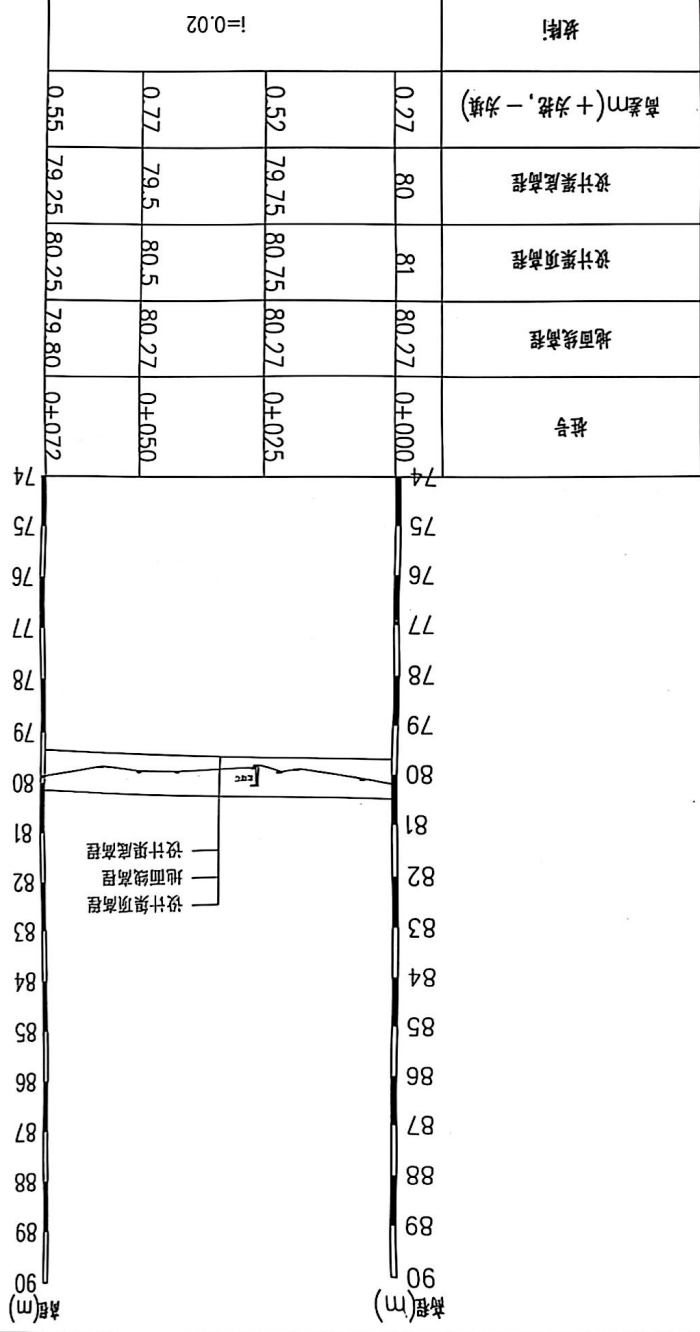

5#水渠

高程(m)
90
89
88
87
86
85
84
83
82
81
80
79
78
77
76
75
74

高程(m)
90
89
88
87
86
85
84
83
82
81
80
79
78
77
76
75
74

设计渠顶高程
地面线高程
设计渠底高程

桩号	0+000	0+025	0+050	0+075	0+100	0+125	0+154
地面线高程	79.24	79.09	78.95	78.32	78.07	77.71	77.98
设计渠顶高程	80.1	79.85	79.6	79.35	79.1	78.85	78.6
设计渠底高程	79.1	78.85	78.6	78.35	78.1	77.85	77.6
高差m(+为挖, -为填)	0.14	0.24	0.35	-0.03	-0.03	-0.14	0.38
坡降i	i=0.02						

5#纵断面 纵向 1:100
横断 1:1000

设计单位
DESIGN UNIT



顺风建筑规划设计有限公司

工程设计证书编号: A235014076

说明

本图纸的版权, 属顺风建筑规划设计有限公司所有, 不得用于本工程以外范围。
本图纸用手绘齐全方可用于施工。

设计专用章

DESIGN APPROPRIATION CHAPTER

福建省工程勘察设计院有限公司
顺风建筑规划设计有限公司
注册执业章
注册证书编号: A235014076
有效期至: 2026年06月10日

建设单位
ORGANIZATION

厦门市草埔区黄厝镇人民政府

项目名称
ITEM NAME

黄厝镇蔡厝村从爱乐至鸡仔垵场
到爱乐电和官井电排水工程项目

子项名
SUB PROJECT

图纸名称
DRAWING TITLE

5#水渠纵断面

项目负责人
PROJECT DIRECTOR

陈金

审定人
CHECKED BY

陈金

专业负责人
PROFESSIONAL RESPONSIBLE BY

白石林

审核人
EXAMINED BY

白石林

校对人
CHECKED BY

周晓君

设计人
DESIGNED BY

白石林

绘图人
DRAWING BY

白石林

设计编号
PROJECT NO.

SF-B25004

版次
VERSION

A

图号
DRAWING NO.

SS-17

比例
SCALE

1:100

日期
DATE


2025.01

专业
PROFESSION

给排水


图别
STATUS

施工图

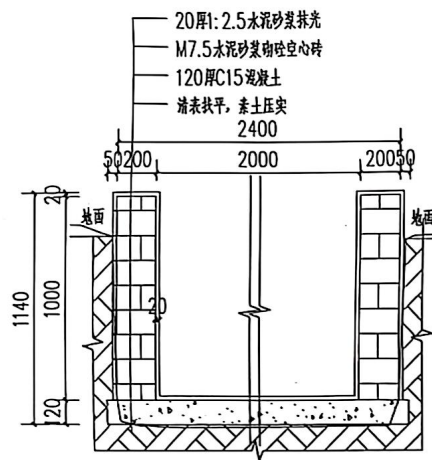


新建水渠剖面图 1:25

K0+000

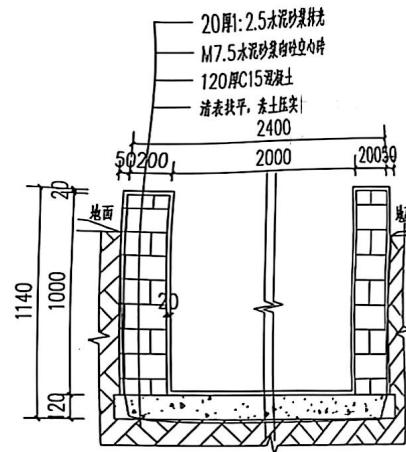


新建水渠剖面图 1:25

K0+025

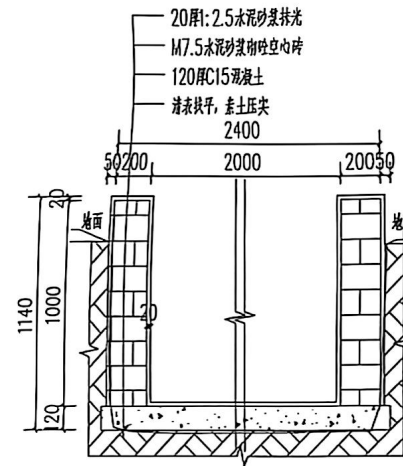


新建水渠剖面图 1:25

K0+050

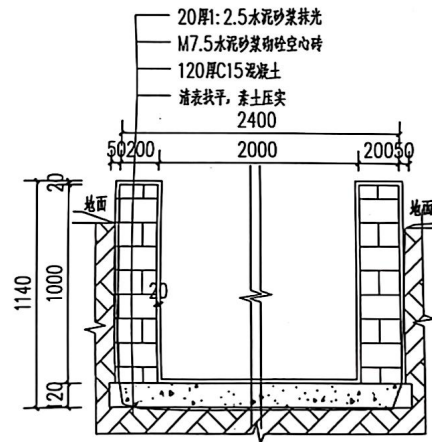


新建水渠剖面图 1:25

K0+075

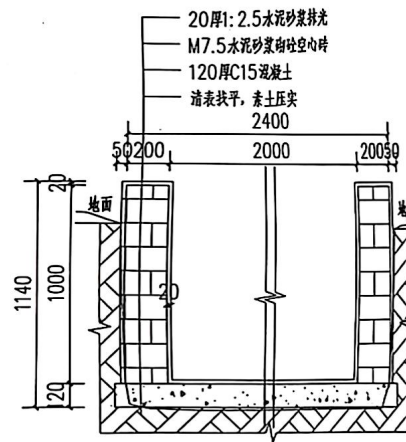

新建水渠剖面图 1:25

K0+100

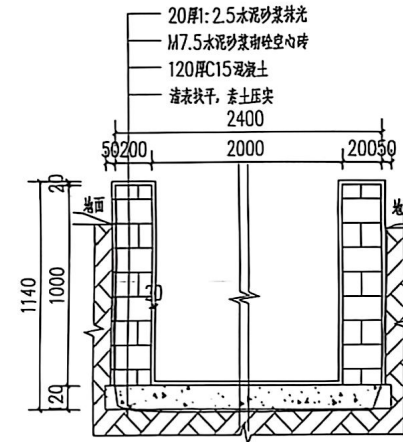

新建水渠剖面图 1:25

K0+125

设计单位
DESIGN UNIT



顺风建筑规划设计有限公司


工程设计证书编号: A235041076

说明

本图纸的版权, 属顺风建筑规划设计有限公司所有, 不得用于本工程以外范围。
本图纸需手续齐全方可用于施工。

设计专用章

DESIGN APPROPRIATION CHAPTER

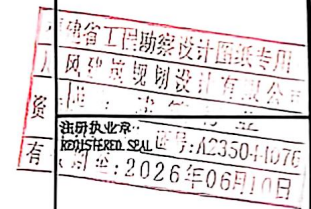

建设单位

贵港市港城区贵港镇人民政府

项目名称

贵港镇贵港村从爱哇乐蛋鸡养殖场到贵港电和官开电排水工程项目

子项名

50水渠大坪田

图纸名称

50水渠大坪田

项目负责人

王 伟

审定人

王 伟

专业负责人

王 伟

审核人

王 伟

校对人

王 伟

设计人

王 伟

制图人

王 伟

设计编号

SF-B25004

版次

1

图号

SS-18

比例

1:100

日期


2025.01

专业


给排水

图别

施工图

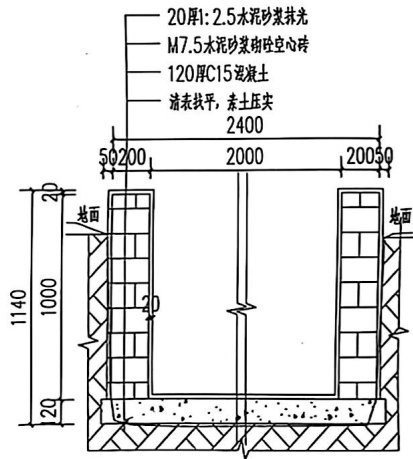


新建水渠剖面图 1:25
K0+150

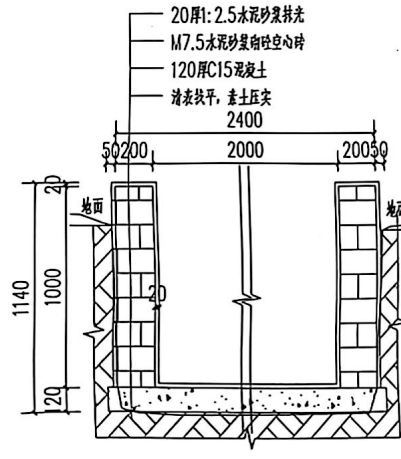

新建水渠剖面图 1:25
K0+154

说明:

- 图中尺寸单位以mm计, 桩号以km+m计, 地面标高以现场为准。
- 基础开挖需挖至实土, 超挖部分需回填土, 填土方基面需清理干净, 不得含有腐殖物, 填土压实度小于0.90。
- 渠道部分束窄渠道渠肩外侧须回填土, 上述回填土均不能采用根植土、腐植土、淤泥土等土质, 并应夯实度0.92以上。
- 渠道底板采用现浇C15砼, 厚120mm, 边墙采用M7.5水泥砂浆砌MU7.5砼空心砌块, 砌块规格为390×190×190mm; 渠道侧墙均采用1:2.5水泥砂浆抹面厚为20mm, 顶部均采用1:2水泥砂浆抹面, 厚为20mm厚, 底板每10m设一道伸缩缝, 缝宽20mm, 采用1:2沥青砂浆填缝。
- 现浇砼、抹面使用水泥砂浆的水泥采用强度等级为42.5R普通硅酸盐水泥。
- 排水坡度按原有地形坡度放坡, 如原地形无坡度则按0.2%放坡。
- 渠道理论上每隔30m设置一个放水缺口, 也可根据实际需要预留, 渠道小闸槽结合放水口位置布置。
- 本图及说明如有未详尽之处, 均按照国家或行业现行有关标准的规定执行。

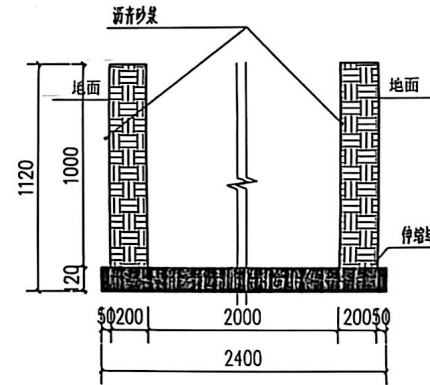

沉降缝断面图 1:25

设计单位
DESIGN UNIT



顺风建筑规划设计有限公司
工程设计证书编号: A235014076

说明

本图纸的版权, 归顺风建筑规划设计有限公司所有, 不得用于本工程以外范围。
本图纸需手续齐全方可用于施工。

设计专用章

DESIGN APPLICATION CHAPTER



建设单位

贵阳市翠岩区员伍镇人民政府

项目名称

贵阳市翠岩区从爱路至翠岩村
到爱路及官井路水工程项目

子项名称

水渠工程

图纸名称

5m水渠大断面图

项目负责人

邵中林

审定人

邵中林

专业负责人

邵中林

审核人

邵中林

校对人

邵中林

设计人

邵中林

制图人

邵中林

设计编号

SF-B25004

版本

A

图号

SS-18

比例

1:100

日期


2025.01

专业

给排水


施工图


6#水渠

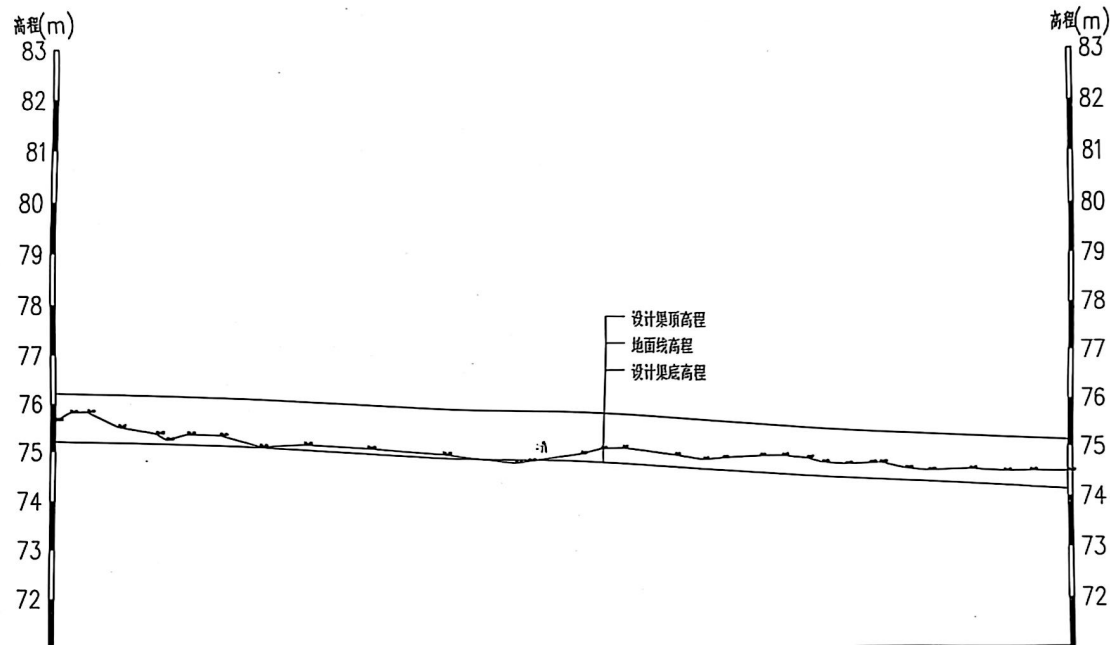


桩号	0+000	0+025	0+050	0+075	0+100	0+125	0+150	0+175	0+200	0+224
地面线高程	75.64	75.24	75.08	74.93	74.82	74.88	74.79	74.65	74.52	74.49
设计渠顶高程	76.3	76.05	75.8	75.55	75.3	75.05	74.8	74.55	74.3	74.05
设计渠底高程	75.3	75.05	74.8	74.55	74.3	74.05	73.8	73.55	73.3	73.05
高差m(+为挖, -为填)	0.34	0.19	0.28	0.38	0.52	0.83	0.99	1.1	1.22	1.44
坡降i	i=0.02									

6#纵断面 纵比 1:100
横比 1:1000

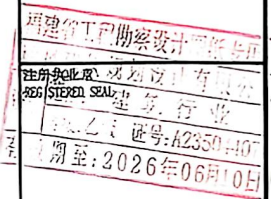
设计单位 DESIGN UNIT			
			
顺风建筑规划设计有限公司			
工组设计证书编号: A235041076			
说明 本图纸的版权, 归顺风建筑规划设计有限公司所有, 不得用于本工程以外范围。 本图纸需手续齐全方可用于施工			
设计专用章 DESIGN APPROPRIATION CHAPTER			
			
建设单位 ORGANIZATION 贵阳市观山湖区人民政府			
项目名称 ITEM NAME 黄坛坝新村从爱哈乐蛋鸡养殖场到爱哈乐和官界电排水工程项目			
子项名称 SUB PROJECT			
图纸名称 DRAWING TITLE 6#水渠纵断面			
项目负责人 PROJECT MANAGER	审核人 CHECKER	设计人 DESIGNER	制图人 DRAWING BY
审定人 APPROVED BY	专业负责人 SPECIALTY RESPONSIBLE BY	审核人 CHECKER	校对人 CHECKED BY
设计人 DESIGNED BY	制图人 DRAWING BY	设计人 DESIGNED BY	制图人 DRAWING BY
设计编号 PROJECT NO.	SF-B25004		
版次 VERSION	A	图号 DRAWING NO.	SS-19
比例 SCALE	1:100	日期 DATE	2025. 01
专业 SPECIALIZATION	给排水	图别 STATUS	施工图

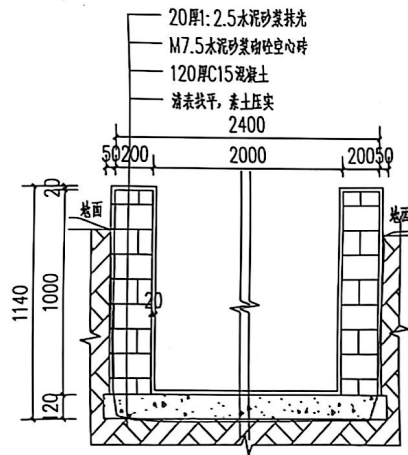


新建水渠剖面图 1:25
K0+000

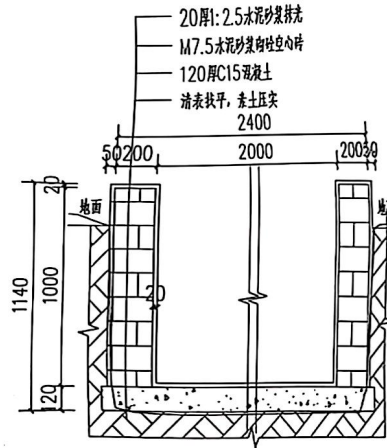


新建水渠剖面图 1:25
K0+025

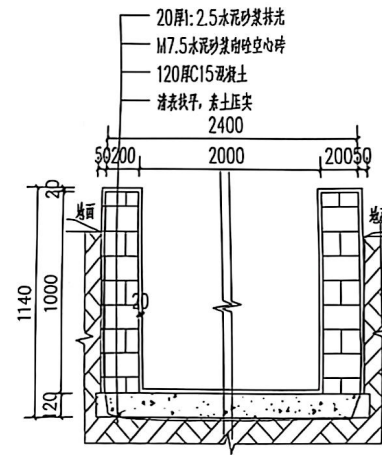


新建水渠剖面图 1:25
K0+050

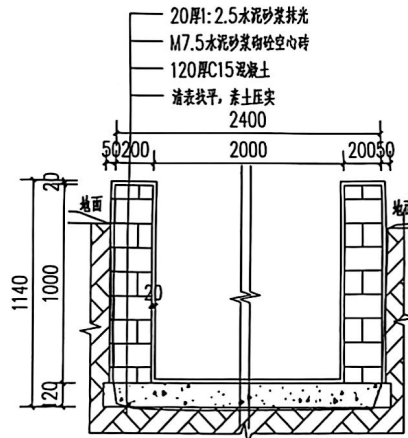

新建水渠剖面图 1:25
K0+075

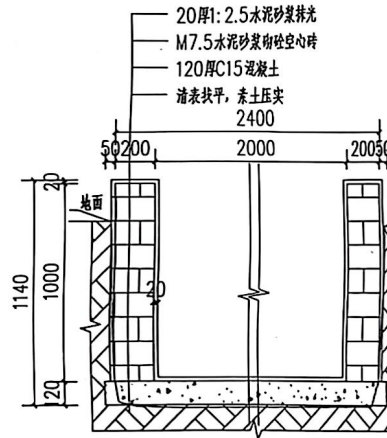

新建水渠剖面图 1:25
K0+100

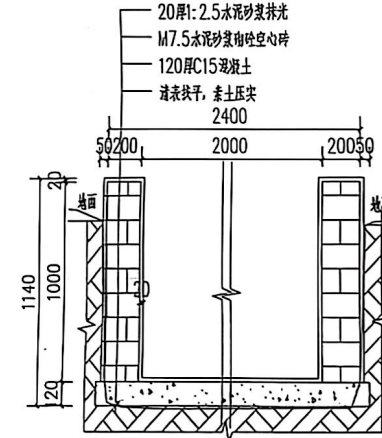

新建水渠剖面图 1:25
K0+125

设计单位
DESIGN UNIT




顺风建筑规划设计有限公司
工程设计证书编号: A235041076

说明

本图纸的版权, 属顺风建筑规划设计有限公司所有, 不得用于本工程以外范围。
本图纸需手续齐全方可用于施工。

设计专用章

DESIGN APPROPRIATION CHAPTER

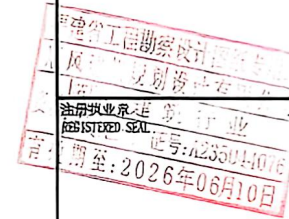

建设单位

ORGANIZATION

贵港市覃塘区贵岭镇人民政府

项目名称

ITEM NAME

贵岭镇东新村从双乐乐鸡鸭养殖场到架架电和富界电排水工程项目

子项名

SUB PROJECT

图底名称

DRAWING TITLE

6#水渠大样图

项目负责人

PROJECT DIRECTOR

审定人

APPROVED BY

专业负责人

SPECIALIST RESPONSIBLE BY

审核人

EXAMINED BY

校对 人

CHECKED BY

设计人

DESIGNED BY

制图人

DRAWN BY

设计编号

PROJECT NO.

SF-025004

版次

VERSION

比例

SCALE

专业

SPECIALIZATION

图号

DRAWING NO.


日期

DATE


图别

STATUS

施工

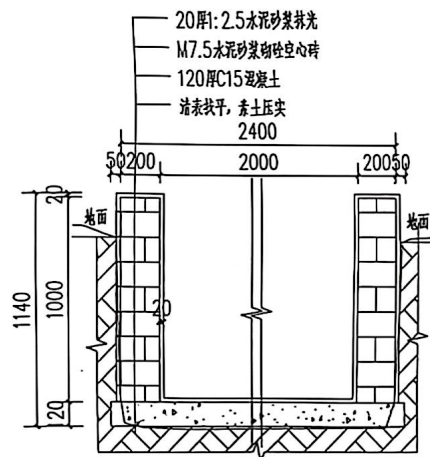


新建水渠剖面图 1:25

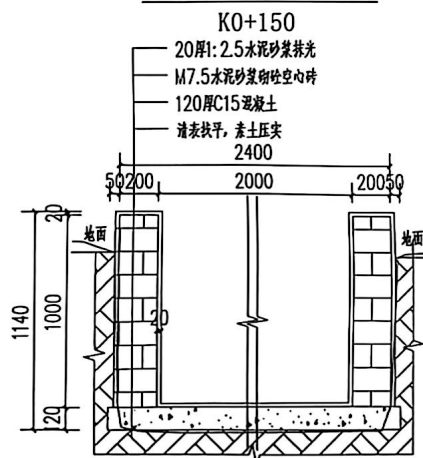


新建水渠剖面图 1:25

说明:


- 图中尺寸单位以mm计, 桩号以km+m计, 地面标高以现场为准。
- 基础开挖需挖至实土, 超挖部分需回填土, 填土方基面需清理干净, 不得含有腐殖物, 填土压实度小于0.90。
- 渠道部分束窄渠道渠肩外侧须回填土, 上述回填土均不能采用根植土、腐植土、淤泥土等土质, 并应夯实度0.92以上。
- 渠道底板采用现浇C15砼, 厚120mm, 边墙采用M7.5水泥砂浆砌MU7.5砼空心砌块, 砌块规格为390×190×190mm; 渠道侧墙均采用1:2.5水泥砂浆抹面厚为20mm, 顶部均采用1:2水泥砂浆抹面, 厚为20mm厚, 底板每10m设一道伸缩缝, 缝宽20mm, 采用1:2沥青砂浆填缝;
- 现浇砼、抹面使用水泥砂浆的水泥采用强度等级为42.5R普通硅酸盐水泥。
- 排水坡度按原有地形坡度放坡, 如原地形无坡度则按0.2%放坡
- 渠道理论上每隔30m设置一个放水缺口, 也可根据实际需要预留, 渠道小闸槽结合放水口位置布置。
- 本图及说明如有未详尽之处, 均按照国家或行业现行有关标准的规定执行。

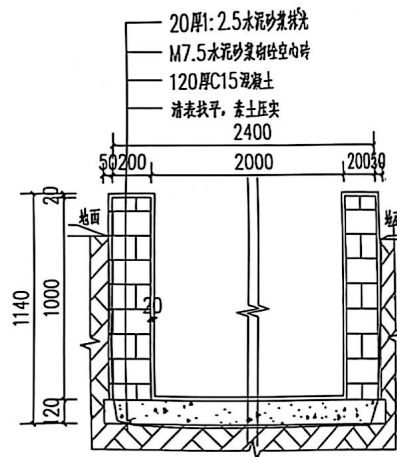


新建水渠剖面图 1:25

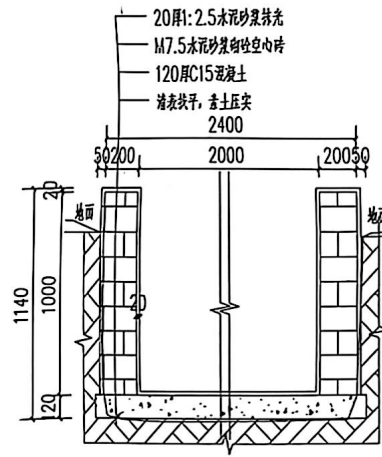


新建水渠剖面图 1:25

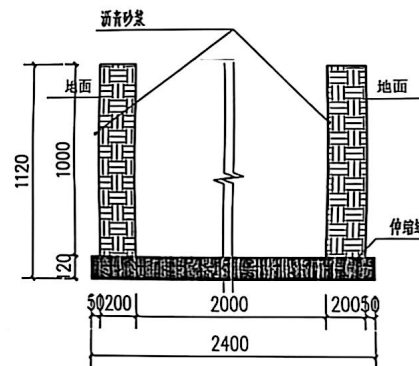

沉降缝断面图 1:25

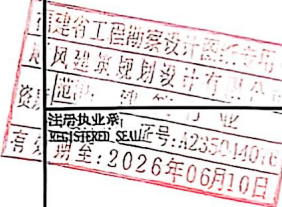设计单位 DESIGN UNIT			
	顺风建筑规划设计有限公司		
	工程设计证书编号: A235044076		
说明	本图纸的版权, 属顺风建筑规划设计有限公司所有, 不得用于本工程以外范围。 本图低留手续齐全方可用于施工。		
设计专用章 DESIGN APPROPRIATION CHAPTER			
建设单位 ORGANIZATION	贵港市覃塘区黄练镇人民政府		
项目名称 ITEM NAME	贵港市覃塘区从爱路乐福产业园场到英发屯和官界屯供水工程项目		
子项名 SUB PROJECT			
图纸名称 DRAWING TITLE	6#水渠大样图		
项目负责人 PROJECT DIRECTOR	姓名	陈立	
审定人 CHECKED BY	姓名	郭志波	
专业负责人 SPECIALIST RESPONSIBLE BY	姓名	白林	
审核人 REVIEWED BY	姓名	白林	
设计人 DESIGNED BY	姓名	周国	
绘图人 DRAWN BY	姓名	白林	
设计编号 PROJECT NO.	SF-B25004		
版次 VERSION	A	图号 DRAWING NO.	SS-20
比例 SCALE	1:100	日期 DATE	2025.01
专业 SPECIALTY	给排水	图别 STATUS	施工图

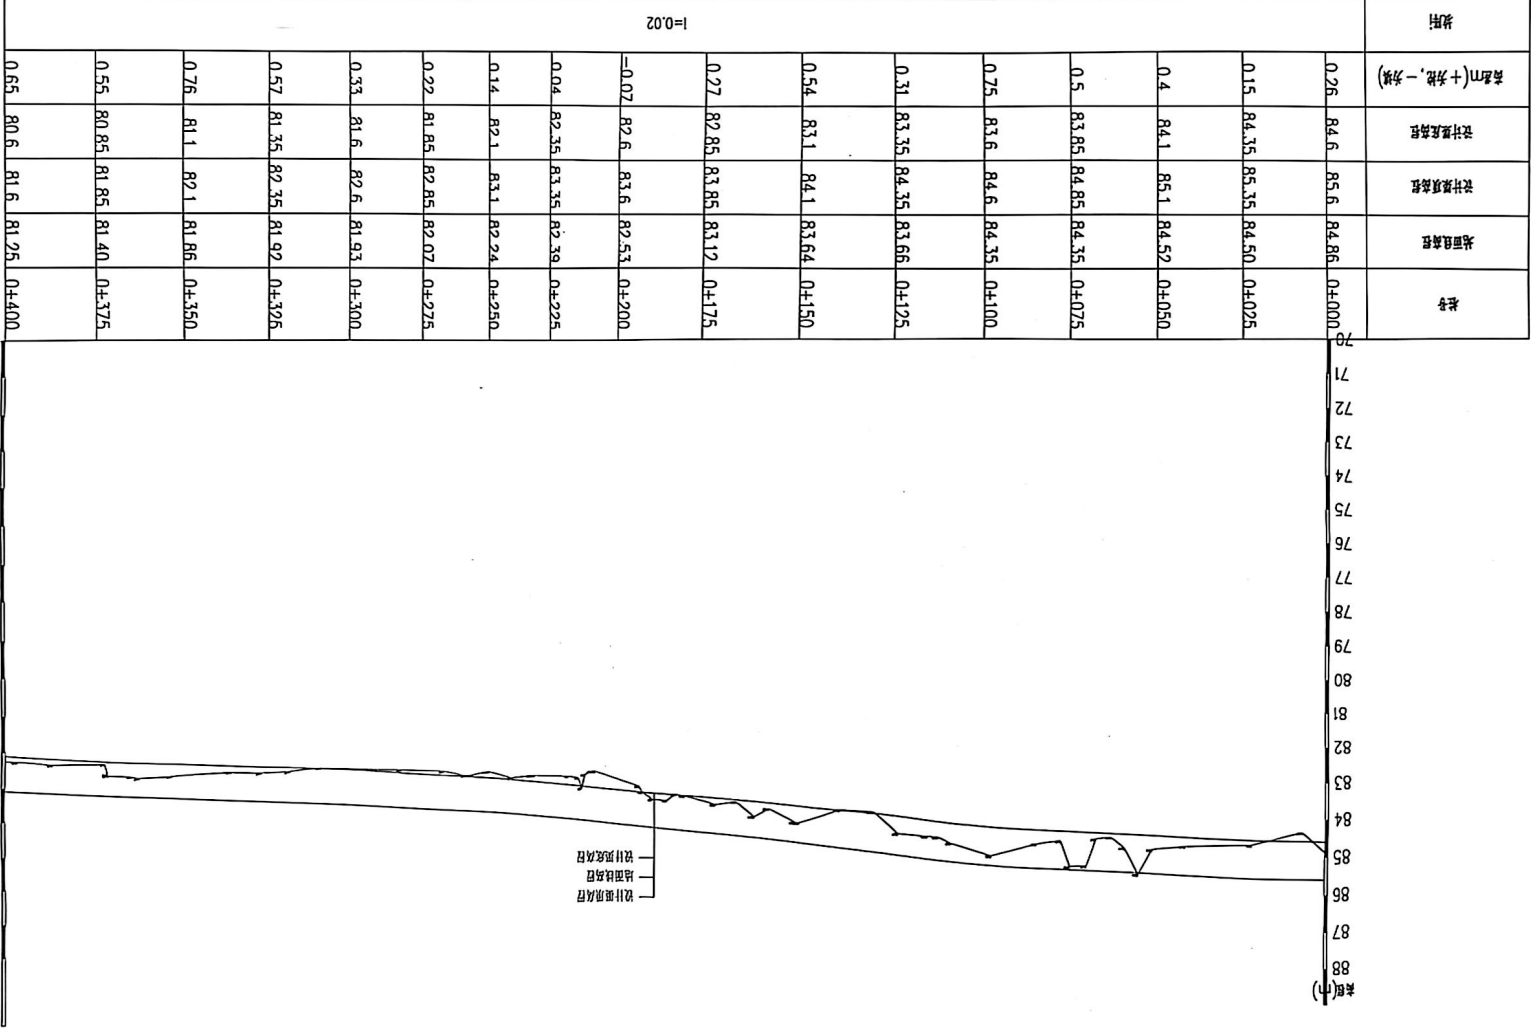

7#臥斷面(一)

[illegible]

7#水渠K0+400~800

高程(m)
88
87
86
85
84
83
82
81
80
79
78
77
76
75
74
73
72
71
70高程(m)
88
87
86
85
84
83
82
81
80
79
78
77
76
75
74
73
72
71
70设计渠顶高程
地面线高程
设计渠底高程

桩号	0+400	0+425	0+450	0+475	0+500	0+525	0+550	0+575	0+600	0+625	0+650	0+675	0+700	0+725	0+750	0+775	0+800
地面线高程	81.25	81.18	80.86	81.00	80.87	80.76	80.64	80.45	80.37	80.29	79.68	79.64	79.40	78.94	78.68	78.41	78.36
设计渠顶高程	82.2	81.95	81.7	81.45	81.2	80.95	80.7	80.45	80.2	79.95	79.7	79.45	79.2	78.95	78.7	78.45	78.2
设计渠底高程	81.2	80.95	80.7	80.45	80.2	79.95	79.7	79.45	79.2	78.95	78.7	78.45	78.2	77.95	77.7	77.45	77.2
高差m(土方挖、—为填)	0.05	0.23	0.16	0.55	0.67	0.81	0.94	1	1.17	1.34	0.98	1.19	1.2	0.99	0.98	0.96	1.16
坡比	1:0.02																

7#水渠断面 比例尺: 1:100
图号: 7-1-1000设计单位
DESIGN UNIT

顺风建筑规划设计有限公司

工程设计证书编号: A235044076

说明

本图纸的版权, 属顺风建筑规划设计有限公司所有, 不得用于本工程以外范围。
本图纸需手续齐全方可用于施工。

设计专用章

DESIGN APPROPRIATION CHAPTER

福建省工程勘察设计图章

注册执业资格 规划师

建筑行业

证书编号: A235044

有效期至: 2026年06月

建设单位

ORGANIZATION
贵港市港南区贵港镇人民政府

项目名称

ITEM NAME
贵港镇东新村从爱哈乐鸡养殖场到发电和官界屯排水工程项目

子项名

SUB PROJECT

图纸名称

DRAWING TITLE
7#水渠断面

项目负责人

PROJECT DIRECTOR
陈立

审定人

APPROVED BY
陈立

专业负责人

RESPONSIBLE DESIGNER
白其林

审核人

CHECKED BY
白其林

校对人

CHECKED BY
周德

设计人

DESIGNED BY
白其林

制图人

DRAWN BY
白其林

设计编号

PROJECT NO.
SF-B25004

版次

VERSION
A 图号 SS-21

比例


SCALE
1:100 日期 2025.01

专业

SPECIALIZATION
给排水 图别 施工图


(E)

—设计顶面造型
—地面造型
—设计顶面造型

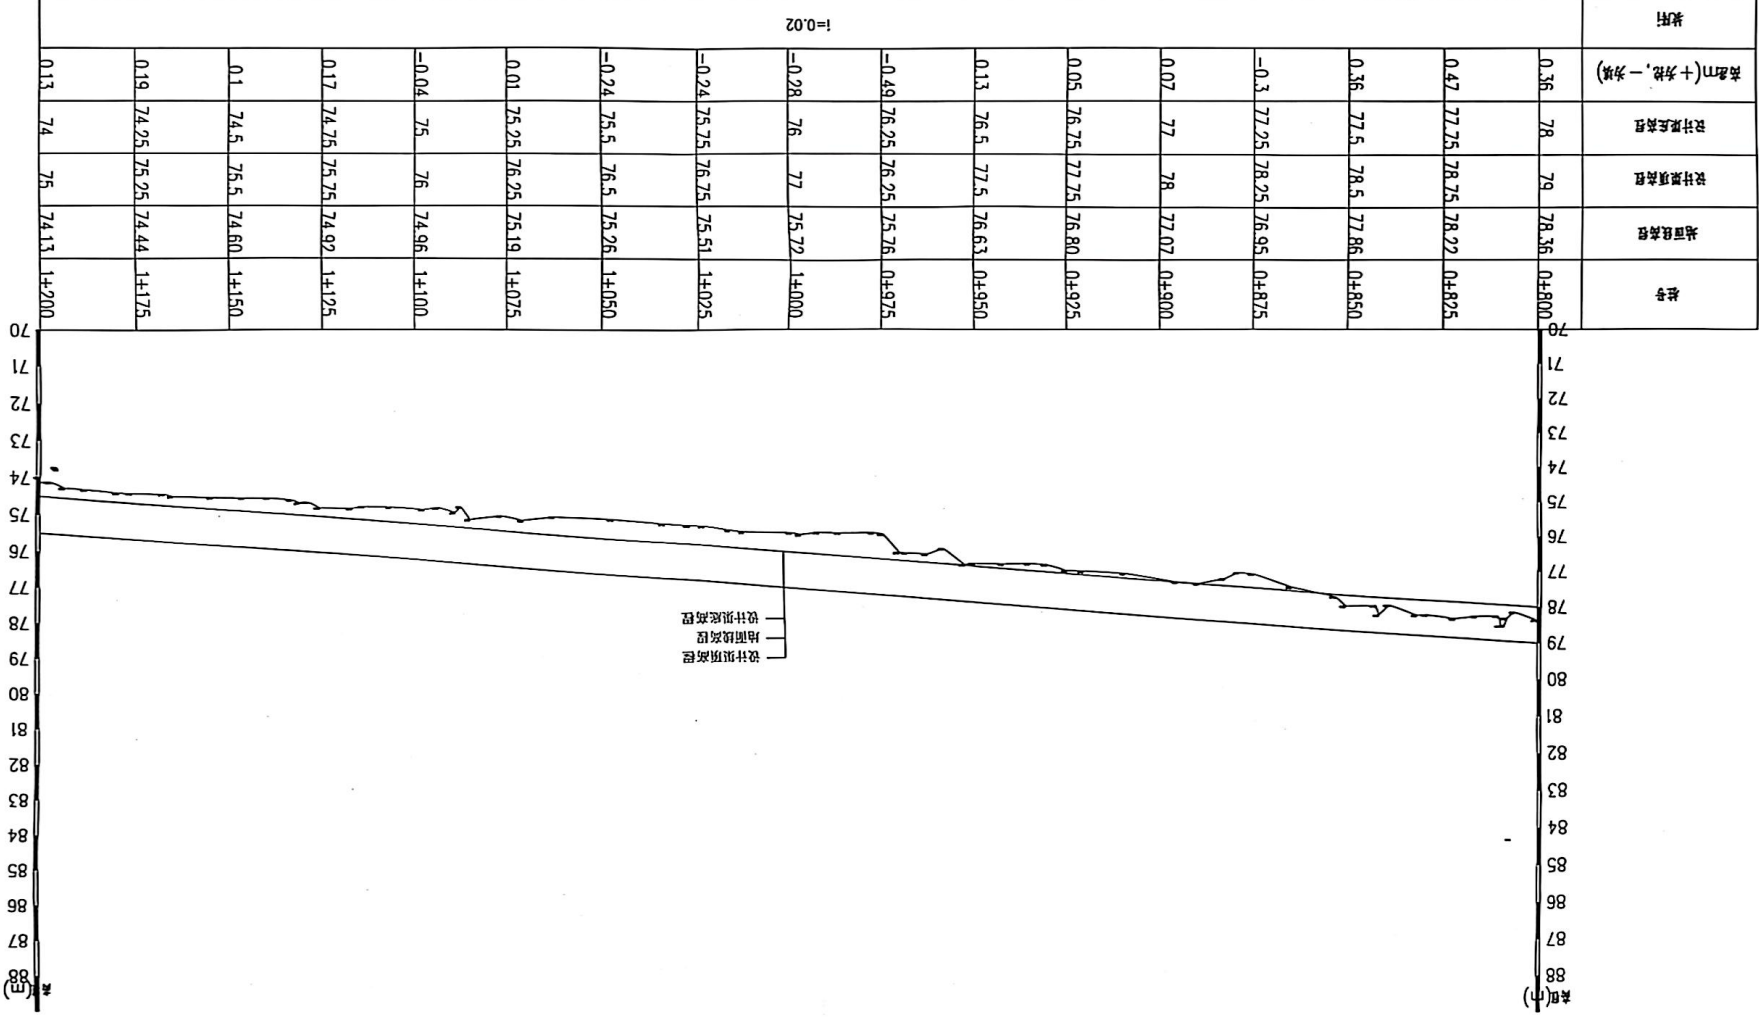


0001-1 1000 001:1 100


设计单位	设计专用章	说明	本图纸版权归、属顺风建筑规划 设计有限公司所有，不得用于本 工程以外范围。 本图纸需手统齐方可用于施工。	设计专用章 DESIGN APPROPRIATION CHAPTER	注册执业章 855 STATED SEAL 建筑行业 等级：注册 证书：A235041076 有效期至：2026年06月10	建设单位 贵阳市乌当区黄丝镇人民政府	项目名称 黄丝镇及新村从爱乐乐蛋鸡产业园 到爱乐鸡产业园给排水工程项目	子项名 SS PROJECT	图样名称 ELECTRICITY	7#水渠横断面	项目负责人 项目专业负责人 审核人 设计人 校对人 绘图人 制图人 审核人 设计人 校对人 绘图人 制图人 张明 张明 张明 张明 张明 张明 张明 张明 张明 张明 张明 张明 张明 张明	图例 比例 图号 日期 图别 施工图
------	-------	----	---	---------------------------------------	---	-----------------------	---	-------------------	---------------------	---------	--	---

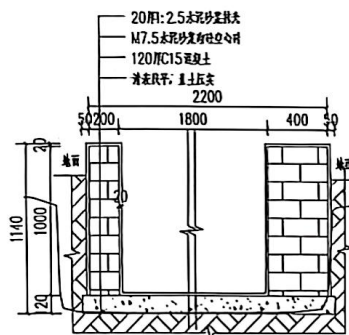


新建水渠剖面图 1:25
K0+000

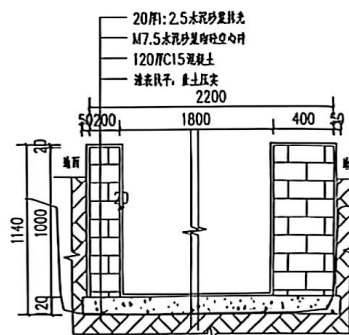


新建水渠剖面图 1:25
K0+025

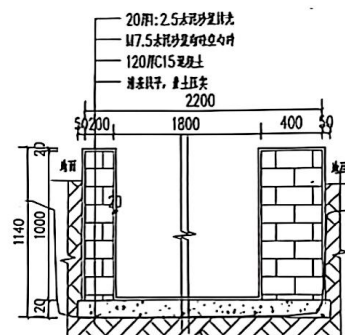


新建水渠剖面图 1:25
K0+050

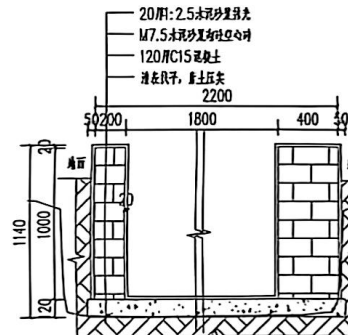


新建水渠剖面图 1:25
K0+075

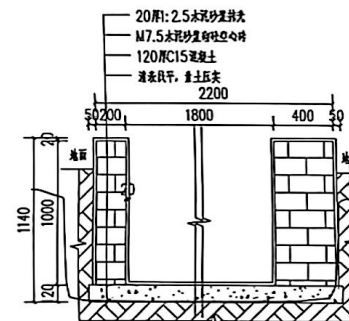


新建水渠剖面图 1:25
K0+100

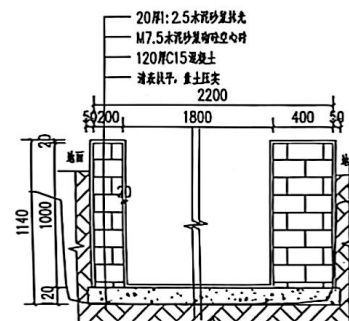


新建水渠剖面图 1:25
K0+125

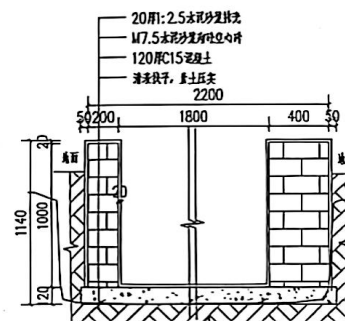


新建水渠剖面图 1:25
K0+150

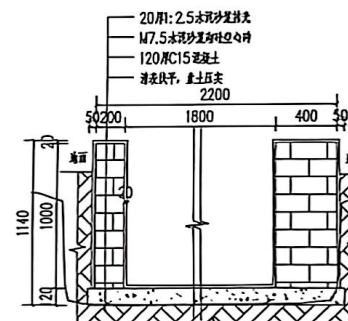


新建水渠剖面图 1:25
K0+175

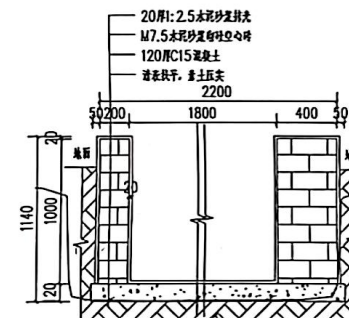


新建水渠剖面图 1:25
K0+200

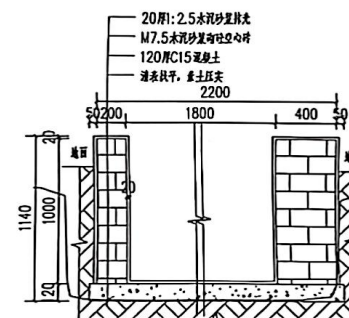

新建水渠剖面图 1:25
K0+225

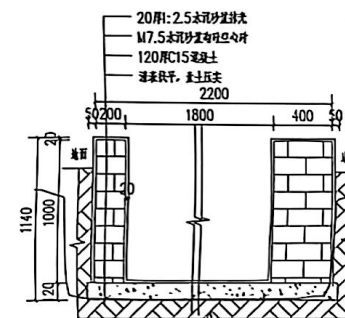

新建水渠剖面图 1:25
K0+250

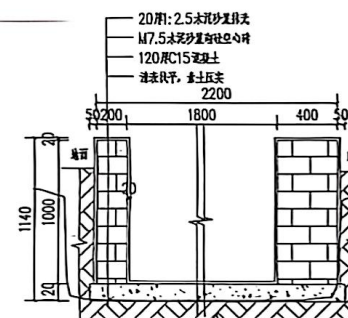

新建水渠剖面图 1:25
K0+275

设计单位
DESIGN UNIT



顺风建筑规划设计有限公司

工程设计证书编号: A235041076

说明

本图纸的版权, 属顺风建筑规划设计有限公司所有, 不得用于本工程以外范围。
本图纸需手填齐全方可用于施工。

设计专用章

DESIGN APPROPRIATION CHAPTER



建设单位

ORGANIZATION
贵港市覃塘区黄练镇人民政府

项目名称

ITEM NAME
黄练镇黄练村从爱乐鸡场鸡粪堆场
到爱乐电和官井电排水工程项目

子项名

SUB PROJECT

图底名称

DRAWING TITLE
7#水渠大样图

项目负责人

PROJECT DIRECTOR
陈立

审定人

APPROVED BY
陈立

专业负责人

SPECIALIST RESPONSIBLE BY
白林

审核人

REVIEWED BY
白林

设计人

DESIGNED BY
白林

制图人

DRAWING BY
白林

设计编号

PROJECT NO.
SF-625004

版次

VERSION
A

图号

DRAWING NO.
SS-22

比例

SCALE
1:100

日期


DATE
2025.01

专业

SPECIALTY
给排水


图例

STATUS
竣工图

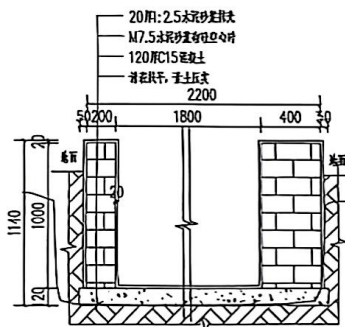


新建水渠剖面图 1:25

K0+300

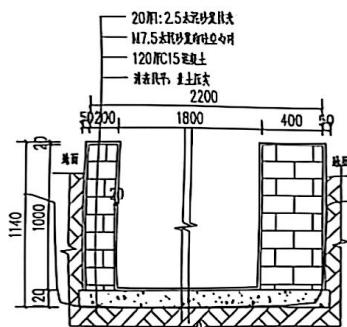


新建水渠剖面图 1:25

K0+325

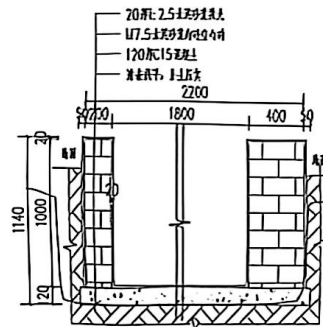


新建水渠剖面图 1:25

K0+350

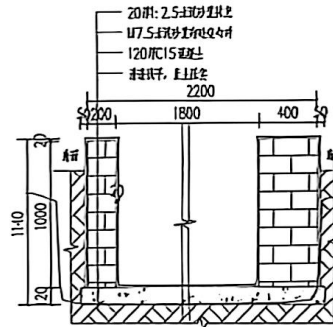


新建水渠剖面图 1:25

K0+375

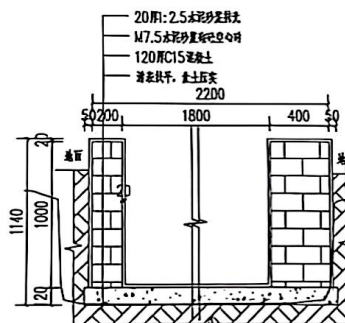


新建水渠剖面图 1:25

K0+400

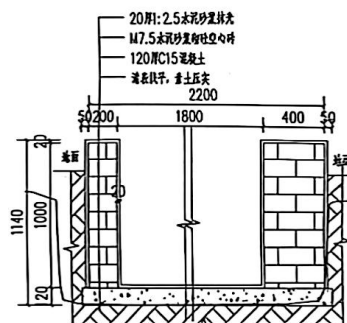


新建水渠剖面图 1:25

K0+425

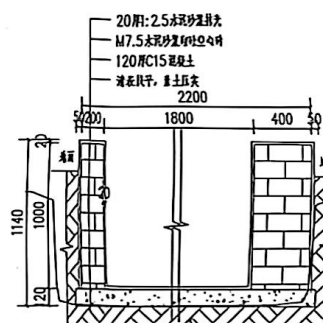

新建水渠剖面图 1:25

K0+450

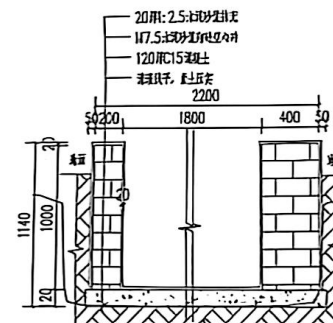


新建水渠剖面图 1:25

K0+475

说明:

- 图中尺寸单位以mm计, 桩号以km+mm计, 地面标高以现场为准。
- 基础开挖需挖至实土, 超挖部分需回填土, 填土方基面需清理干净, 不得含有腐殖物, 填土压实度小于0.90。
- 渠道部分狭窄渠道渠肩外侧须回填土, 上述回填土均不能采用根植土、腐植土、淤泥土等土质, 并应夯实度0.92以上。
- 渠道底板采用现浇C15砼, 厚120mm, 边墙采用M7.5水泥砂浆砌MU7.5砼空心砌块, 砌块规格为390×190×190mm; 渠道侧墙均采用1:2.5水泥砂浆抹面厚为20mm, 顶部均采用1:2水泥砂浆抹面, 厚为20mm厚, 底板每10m设一道伸缩缝, 缝宽20mm, 采用1:2沥青砂浆填缝;
- 现浇砼、抹面使用水泥砂浆的水泥采用强度等级为42.5R普通硅酸盐水泥。
- 排水坡度按原有地形坡度放坡, 如原地形无坡度则按0.2%放坡
- 渠道理论上每隔30m设置一个放水缺口, 也可根据实际需要预留, 渠道小闸槽结合放水口位置布置。
- 本图及说明如有未详尽之处, 均按照国家或行业现行有关标准的规定执行。

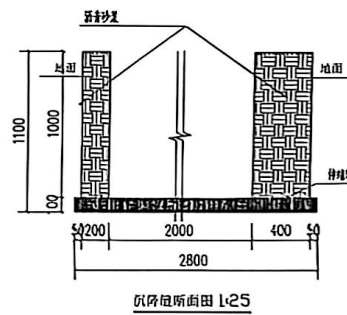

新建水渠剖面图 1:25

设计单位
DESIGN UNIT

顺风建筑规划设计有限公司

工程设计证书编号: A235041075

说明

本图纸的版权, 顺风建筑规划设计有限公司所有, 不得用于本工程以外范围。
本图纸电子版方可用于施工。

设计专业

DESIGN PROFESSION



建设单位

ORGANIZATION
贝塘市翠山区黄岭镇人民政府

项目名称

NAME
黄岭镇新村从发屯乐康码存堆场
建设电费和官界电排水工程项目

子项名

SUB PROJECT

图纸名称

DRAWING TITLE
7#水渠大样图

项目负责人

PROJECT DIRECTOR

审核人

CHECKER

专业负责人

SPECIALIST

设计人

DESIGNER

校对人

CORRECTOR

设计人

DESIGNER

校对人

CORRECTOR

设计人

DESIGNER

校对人


 
CORRECTOR

设计人

DESIGNER



校对人

CORRE

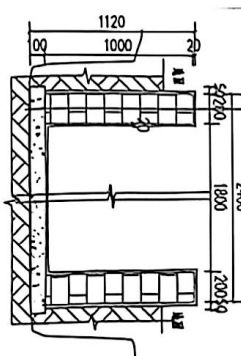


新建水渠剖面图 1:25

 K0+875

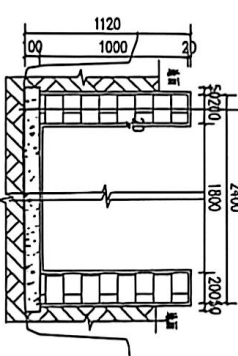

新建水渠剖面图 1:25

K0+975

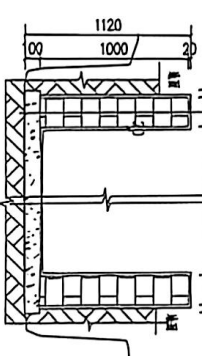

新建水渠剖面图 1:25

K1+075

设计单位
DESIGN UNIT



顺风建筑设计有限公司
HENAN WIND ARCHITECTURAL DESIGN CO., LTD.

工程设计与标书编号: K23S04J006

说明
SAYMENT

本图纸的版权、使用权归顺风设计有限公司所有, 不得用于本工程以外范围。
本图纸不得用于任何商业用途。

设计专用章
DESIGN PROFESSIONAL QUOTE

福建华工建筑设计有限公司
福建顺风建筑设计有限公司
注册执业资格
REGISTERED SEAL
证书编号: 2026年06月10日

建设单位
CONSTRUCTION

郑州市惠济区顺风镇人民政府

项目名称
ITEM NAME

顺风镇东新村从顺风镇顺风镇农贸市场
到顺风镇和顺风镇顺风镇顺风镇顺风镇











子项名称
SUB ITEM

顺风镇

图纸名称
DRAWING TITLE

7#水塔大样图

项目负责人 PROJECT DIRECTOR	姓名 NAME	性别 SEX	身份证号 ID CARD NO.
专业负责人 PROFESSIONAL PERSON	姓名	性别	身份证号
设计人 DESIGNER	姓名	性别	身份证号
校对人 CHECKER	姓名	性别	身份证号
审核人 REVIEWER	姓名	性别	身份证号
设计编号 DESIGN NO.	SF-202401		
图号 DRAWING NO.	A	图份 DRAWING IN	SF-22
比例 SCALE	1:100	日期 DATE	2023.01
专业 SPECIALTY	给排水	图别 DRAWING TYPE	施工图

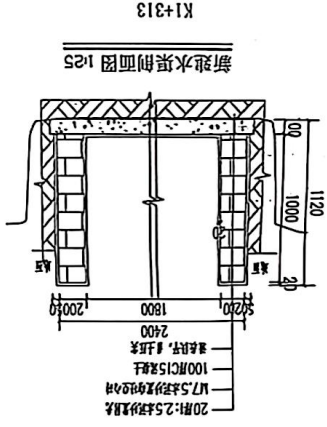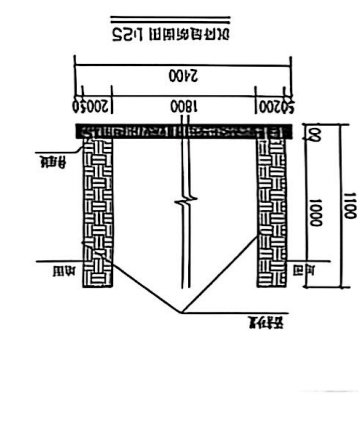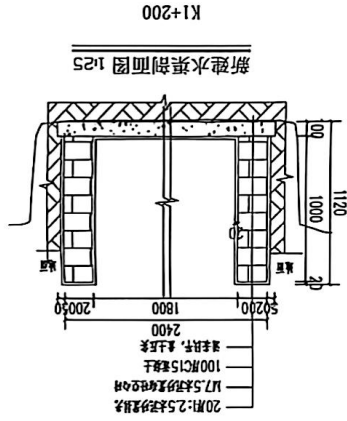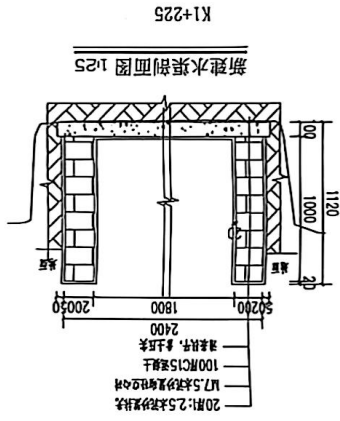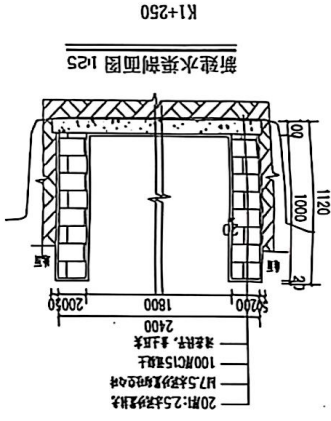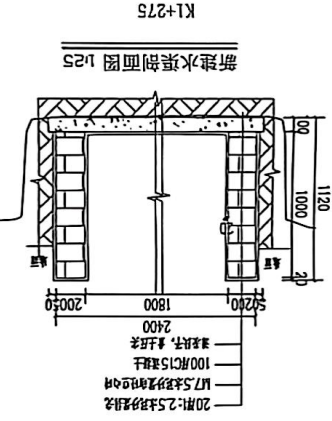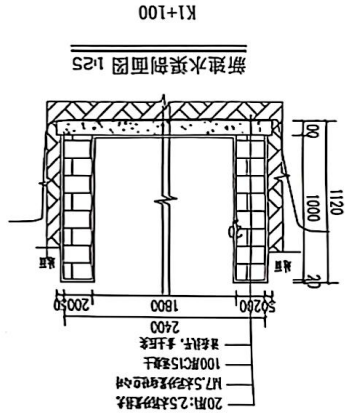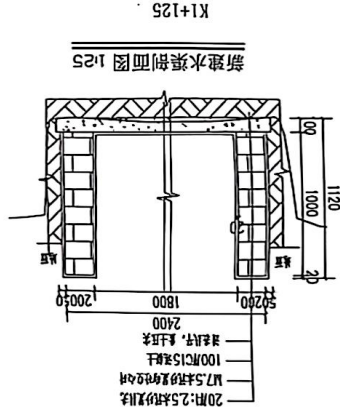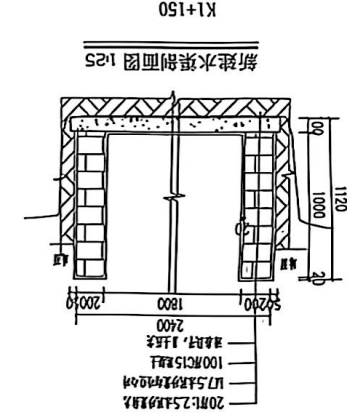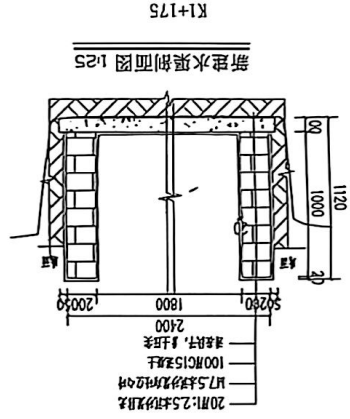[illegible]

说明:

1. 图中尺寸单位以mm计, 桩号以km+计, 地面标高以现场为准。
2. 垂脚开挖需挖至实土上, 超挖部分需回填土, 填土方基面需清理干净, 不得含有腐殖物, 填土压实度小于0.90。
3. 渠道部分窄穿渠道渠肩外侧须回填土, 上述回填土上均不能采用根植土、腐植土、淤积土等土质, 并应夯实度0.92以上。
4. 渠道底板采用现浇C15砼, 厚120mm, 边墙采用M7.5水泥砂浆砌MU7.5砼空心砌块, 砌块规格为390×190×190mm; 渠道倒墙均采用1:2.5水泥砂浆抹面而厚为20mm, 顶部均采用1:2水泥砂浆抹面, 厚20mm, 底板每10m设一道伸缩缝, 缝宽20mm, 采用1:2沥青砂浆填缝;
5. 现浇砼、抹面使用水泥砂浆的水泥采用强度等级为42.5R普通硅酸盐水泥。
6. 排水坡度按原有地形坡度放坡, 如原地形无坡度则按0.2%放坡。
7. 渠道理论上每隔30m设置一个放水缺口, 也可根据实际需要预留, 渠道小同槽结合放水口位置布置。
8. 本图及说明如有未详尽之处, 均按照国家或行业现行有关标准的规定执行。

7#水渠K1+100~313